


Имя и подл.	Подпись и дата	Взам. инв. N

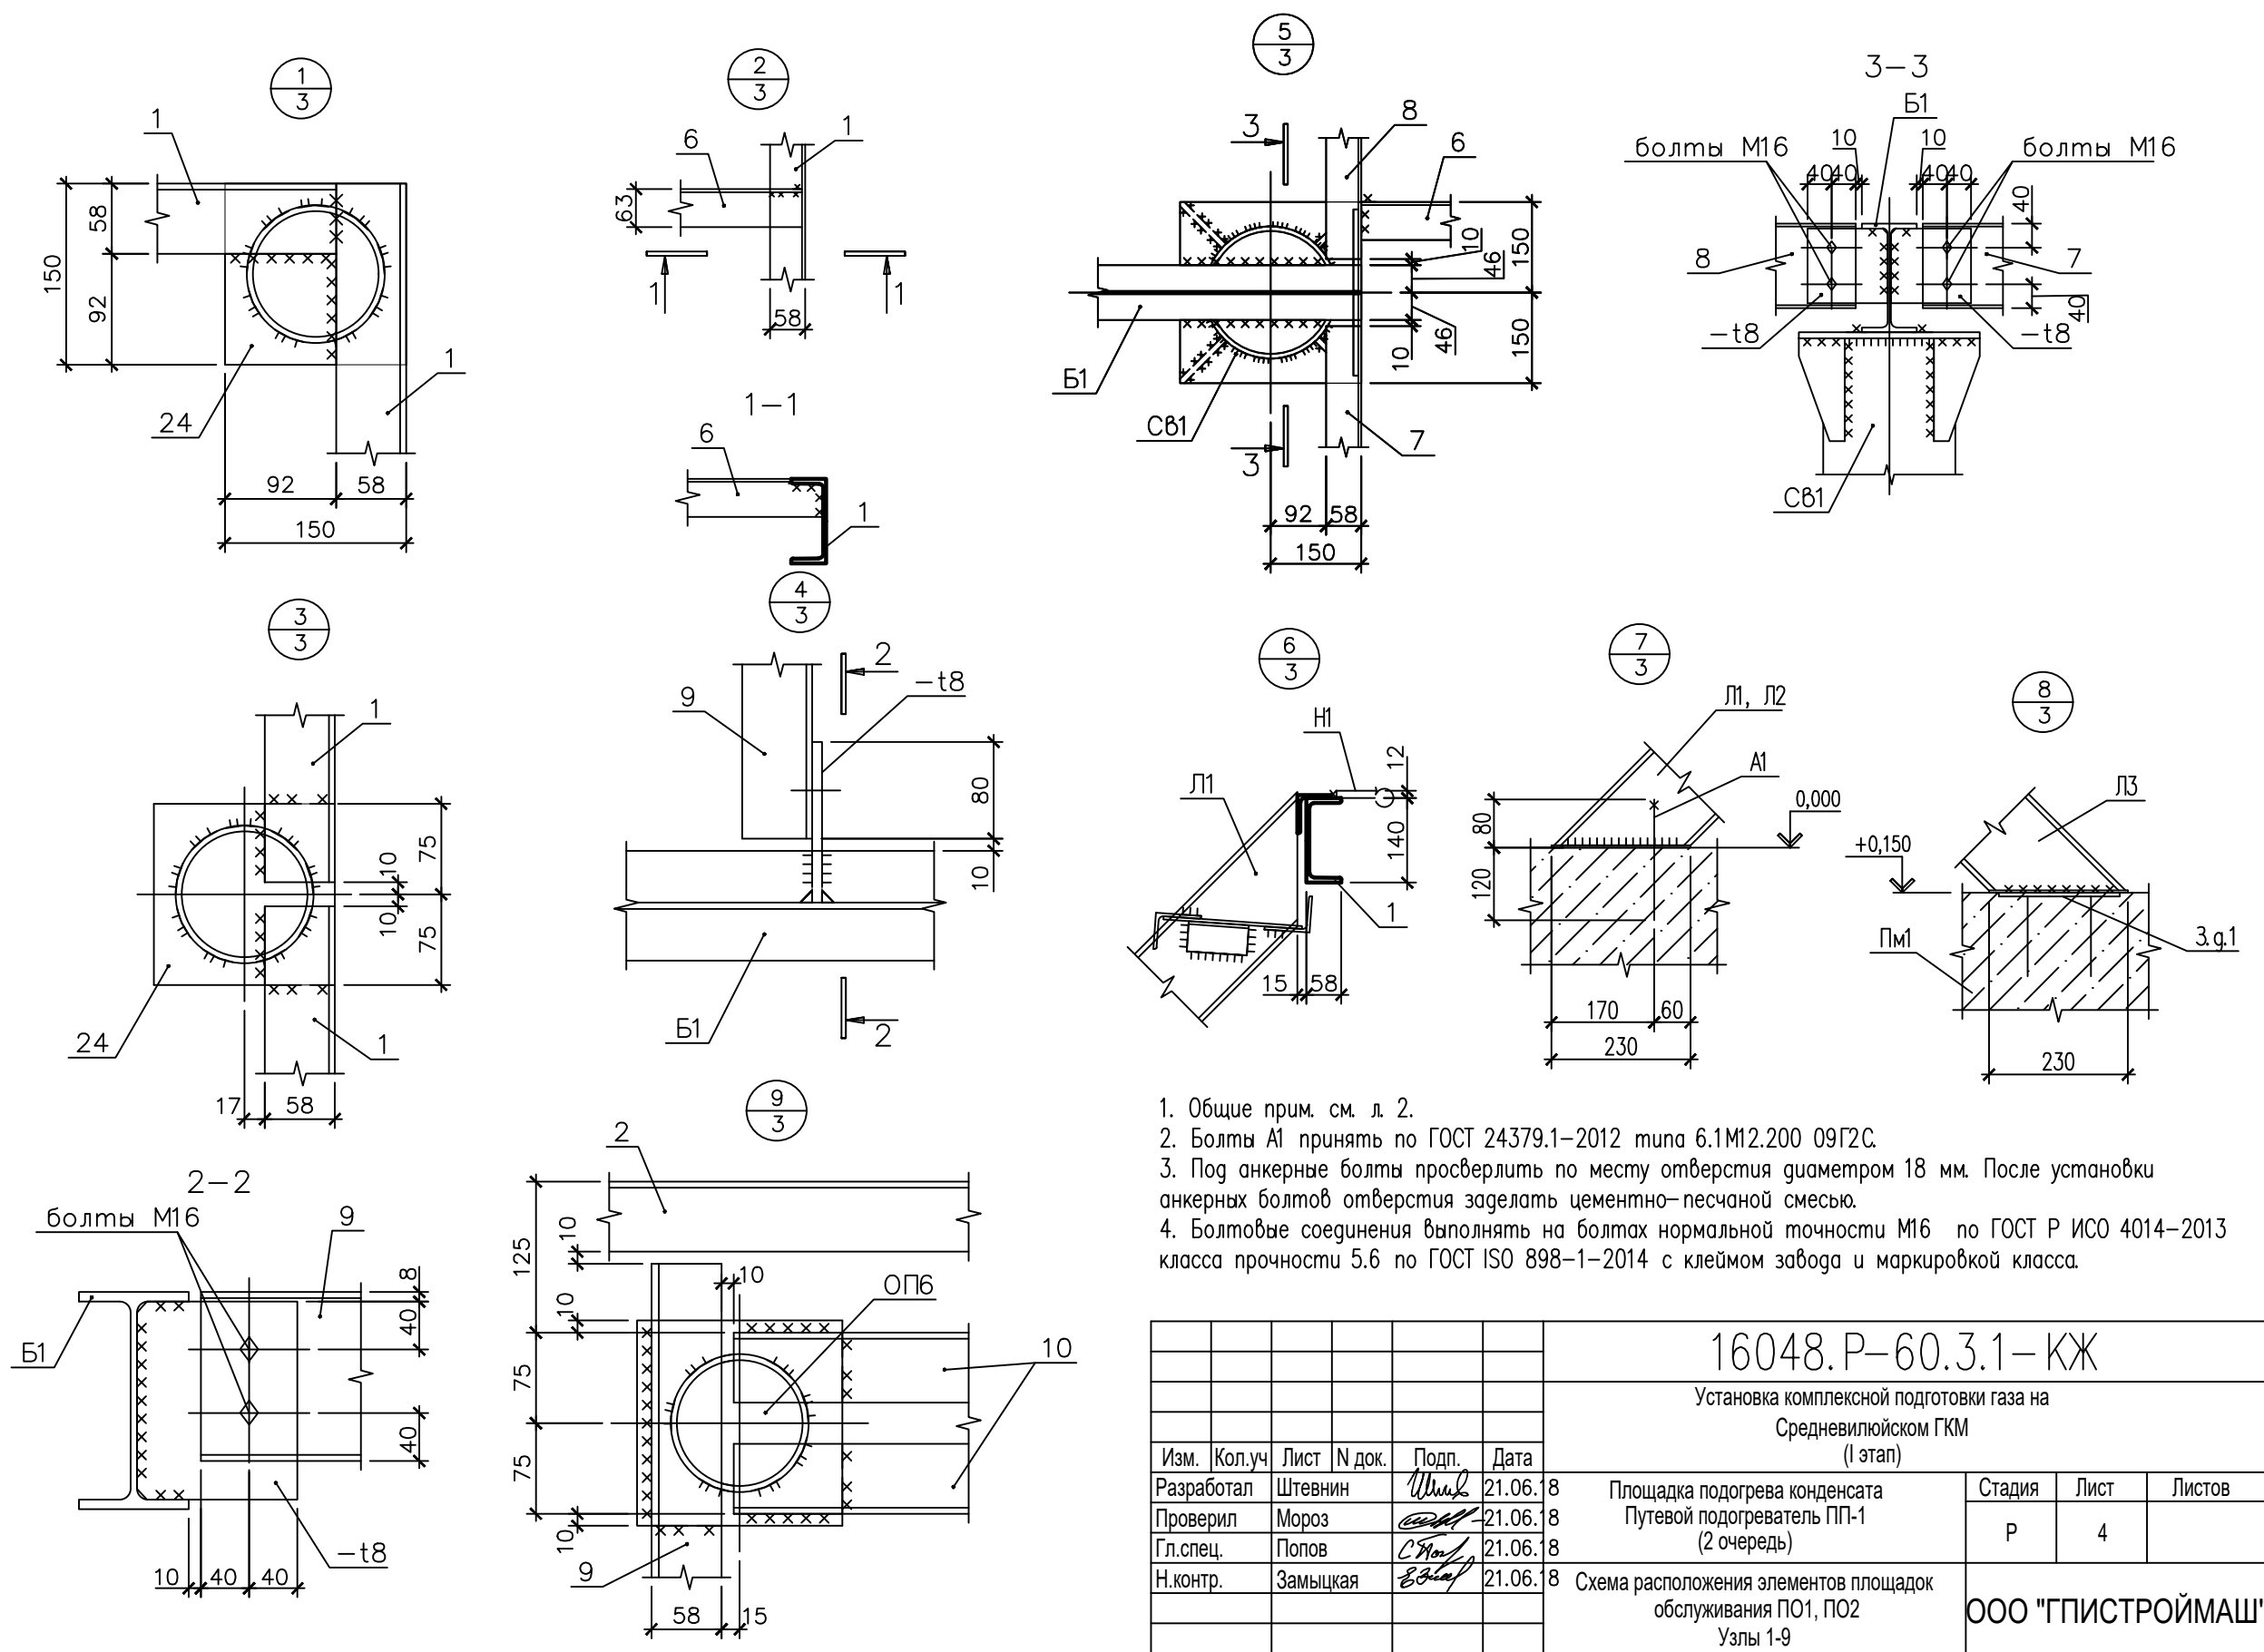

						16048.Р-60.3.1-КЖ			
						Установка комплексной подготовки газа на Средневилюйском ГКМ (I этап)			
Изм.	Кол.уч	Лист	N док.	Подп.	Дата				
Разработал	Штевнин				21.06.8	Площадка подогрева конденсата Путевой подогреватель ПП-1 (2 очереди)	Стадия	Лист	Листов
Проверил	Мороз				21.06.8		Р	4	
Гл. спец.	Попов				21.06.8				
Н.контр.	Замыцкая				21.06.8	Схема расположения элементов площадок обслуживания ПО1, ПО2 Узлы 1-9	ООО "ГПИСТРОЙМАШ"		