


Имя и подл.	Подпись и дата	Взам. инв. N

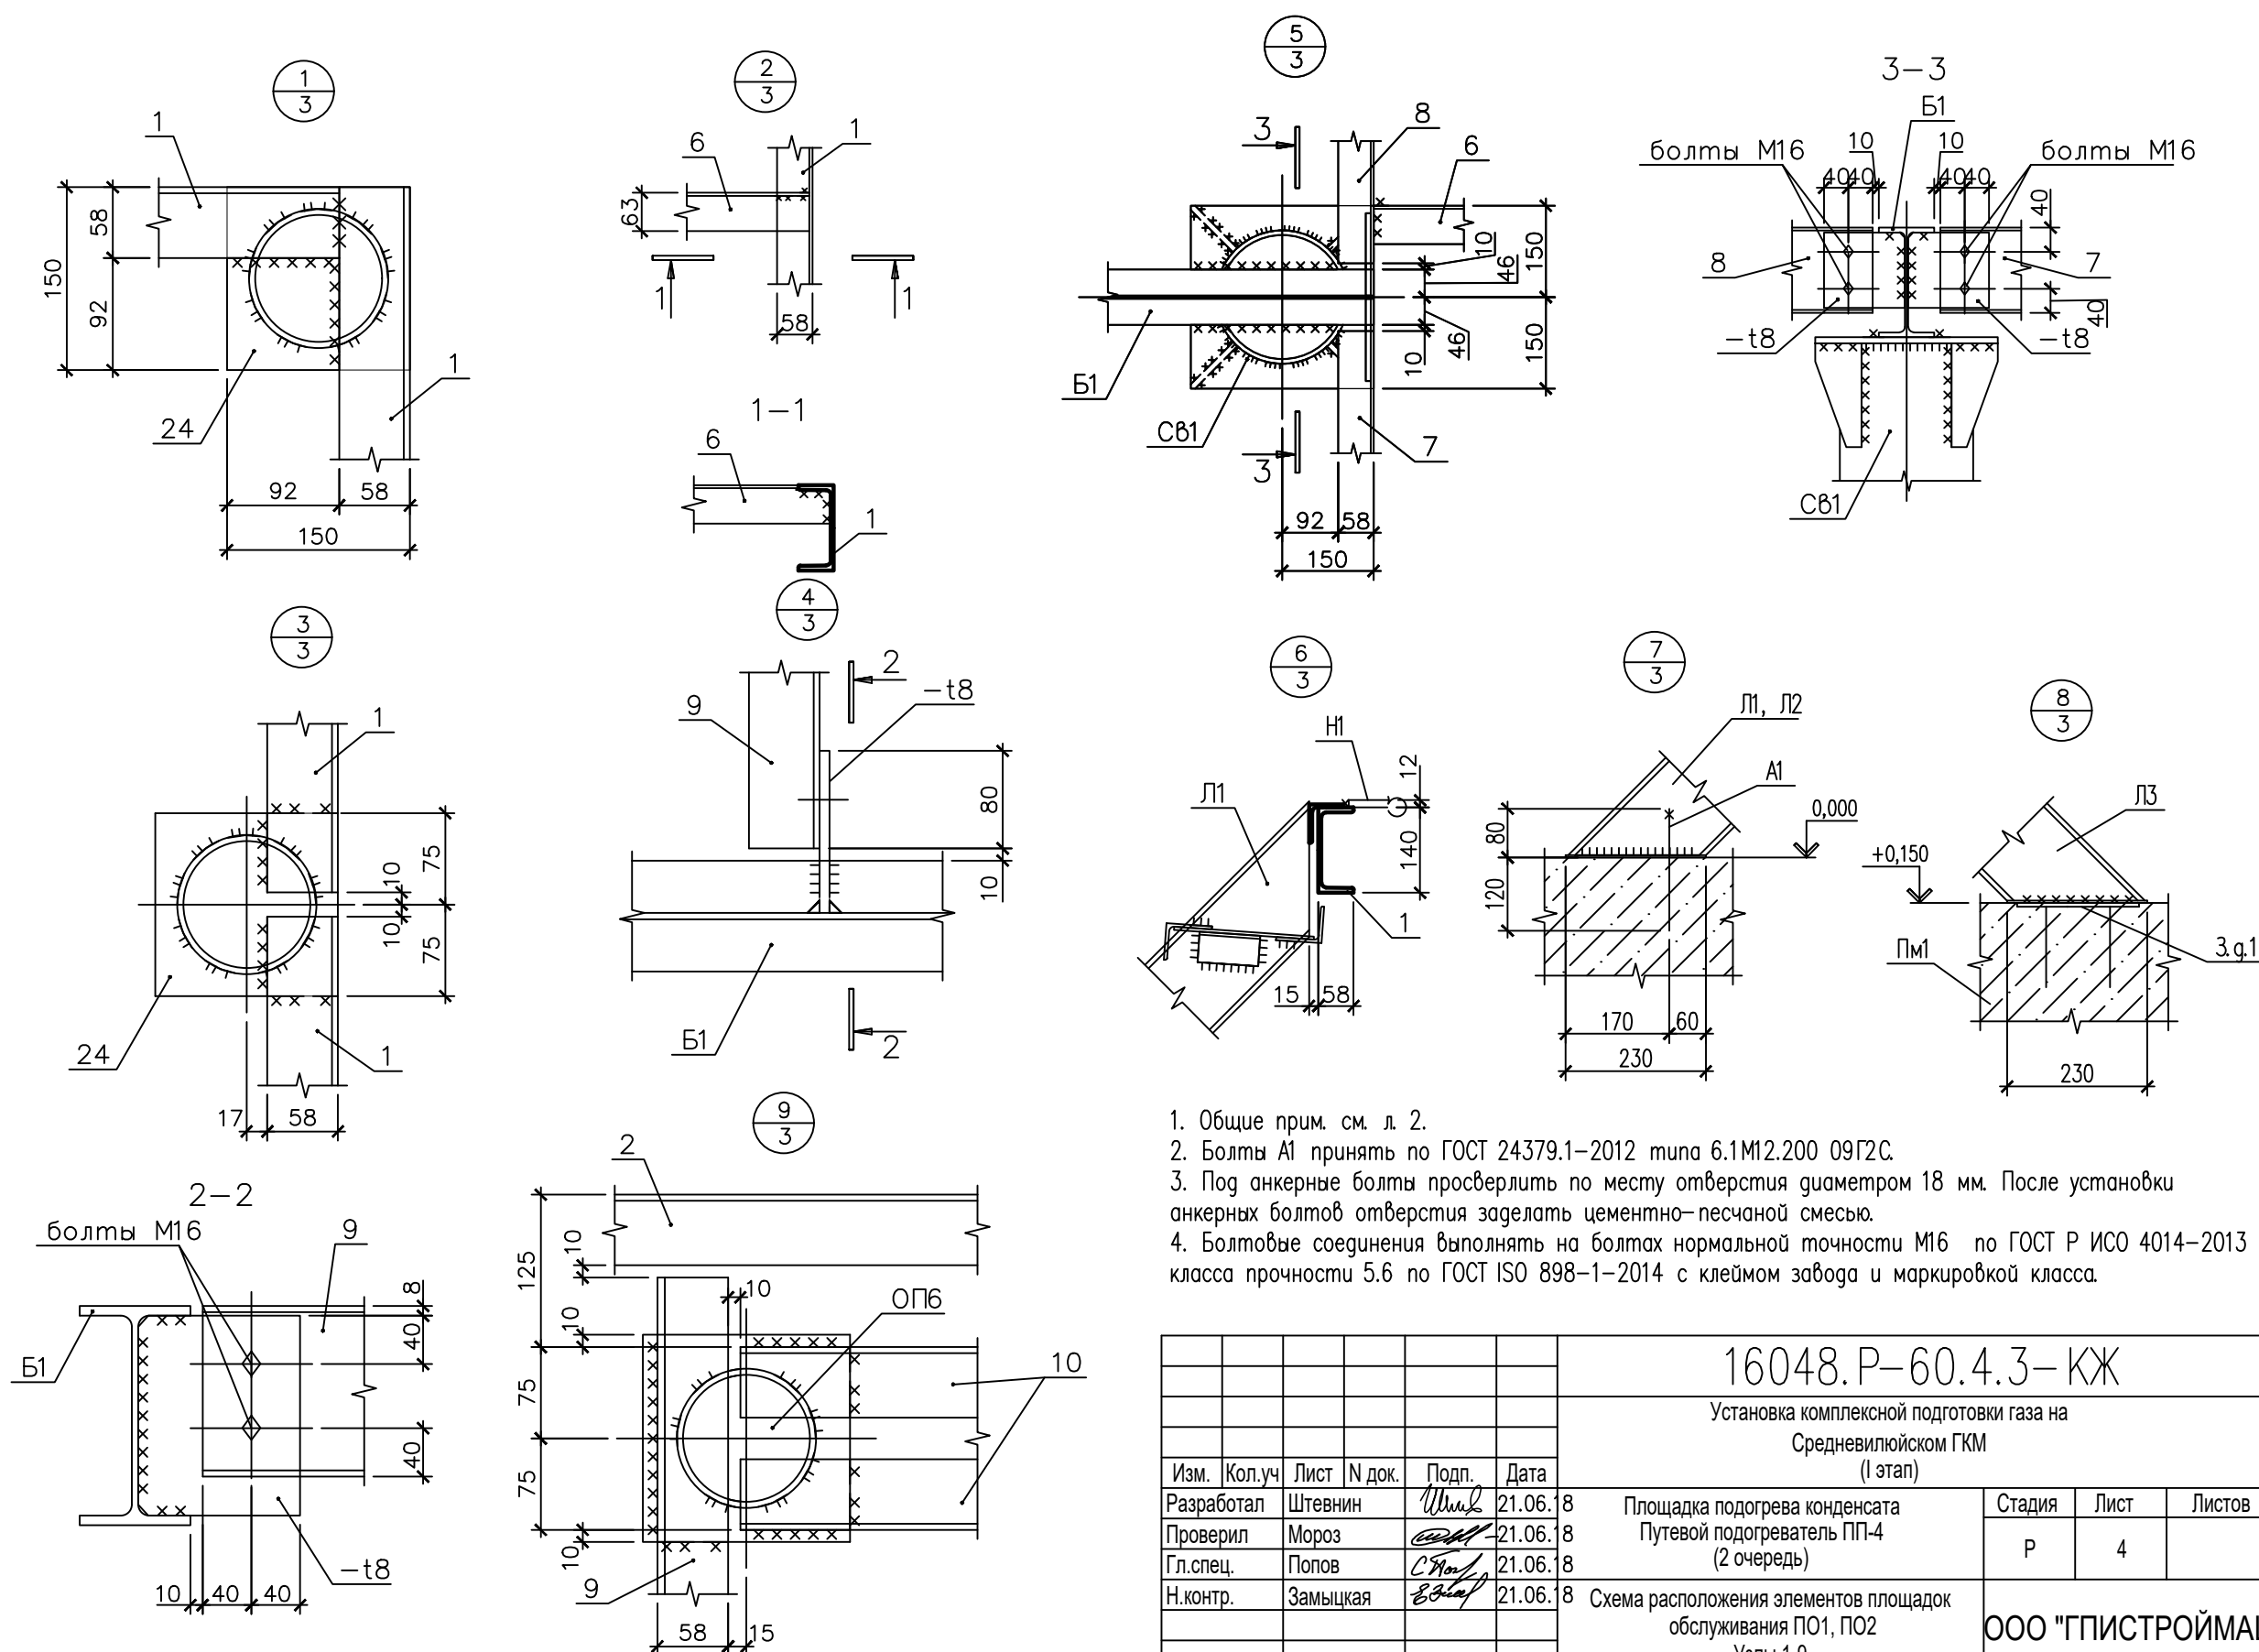

						16048.Р–60.4.3–КЖ				
						Установка комплексной подготовки газа на Средневиллюйском ГКМ (I этап)				
Изм.	Кол.уч	Лист	N док.	Подп.	Дата					
Разработал	Штевнин				21.06.	8	Площадка подогрева конденсата	Стадия	Лист	Листов
Проверил	Мороз				21.06.	8	Путевой подогреватель ПП-4	Р	4	
Гл. спец.	Попов				21.06.	8	(2 очередь)			
Н.контр.	Замыцкая				21.06.	8	Схема расположения элементов площадок обслуживания ПО1, ПО2	ООО "ГПИСТРОЙМАШ"		
							Узлы 1-9			