


3А

2А+50

4Б

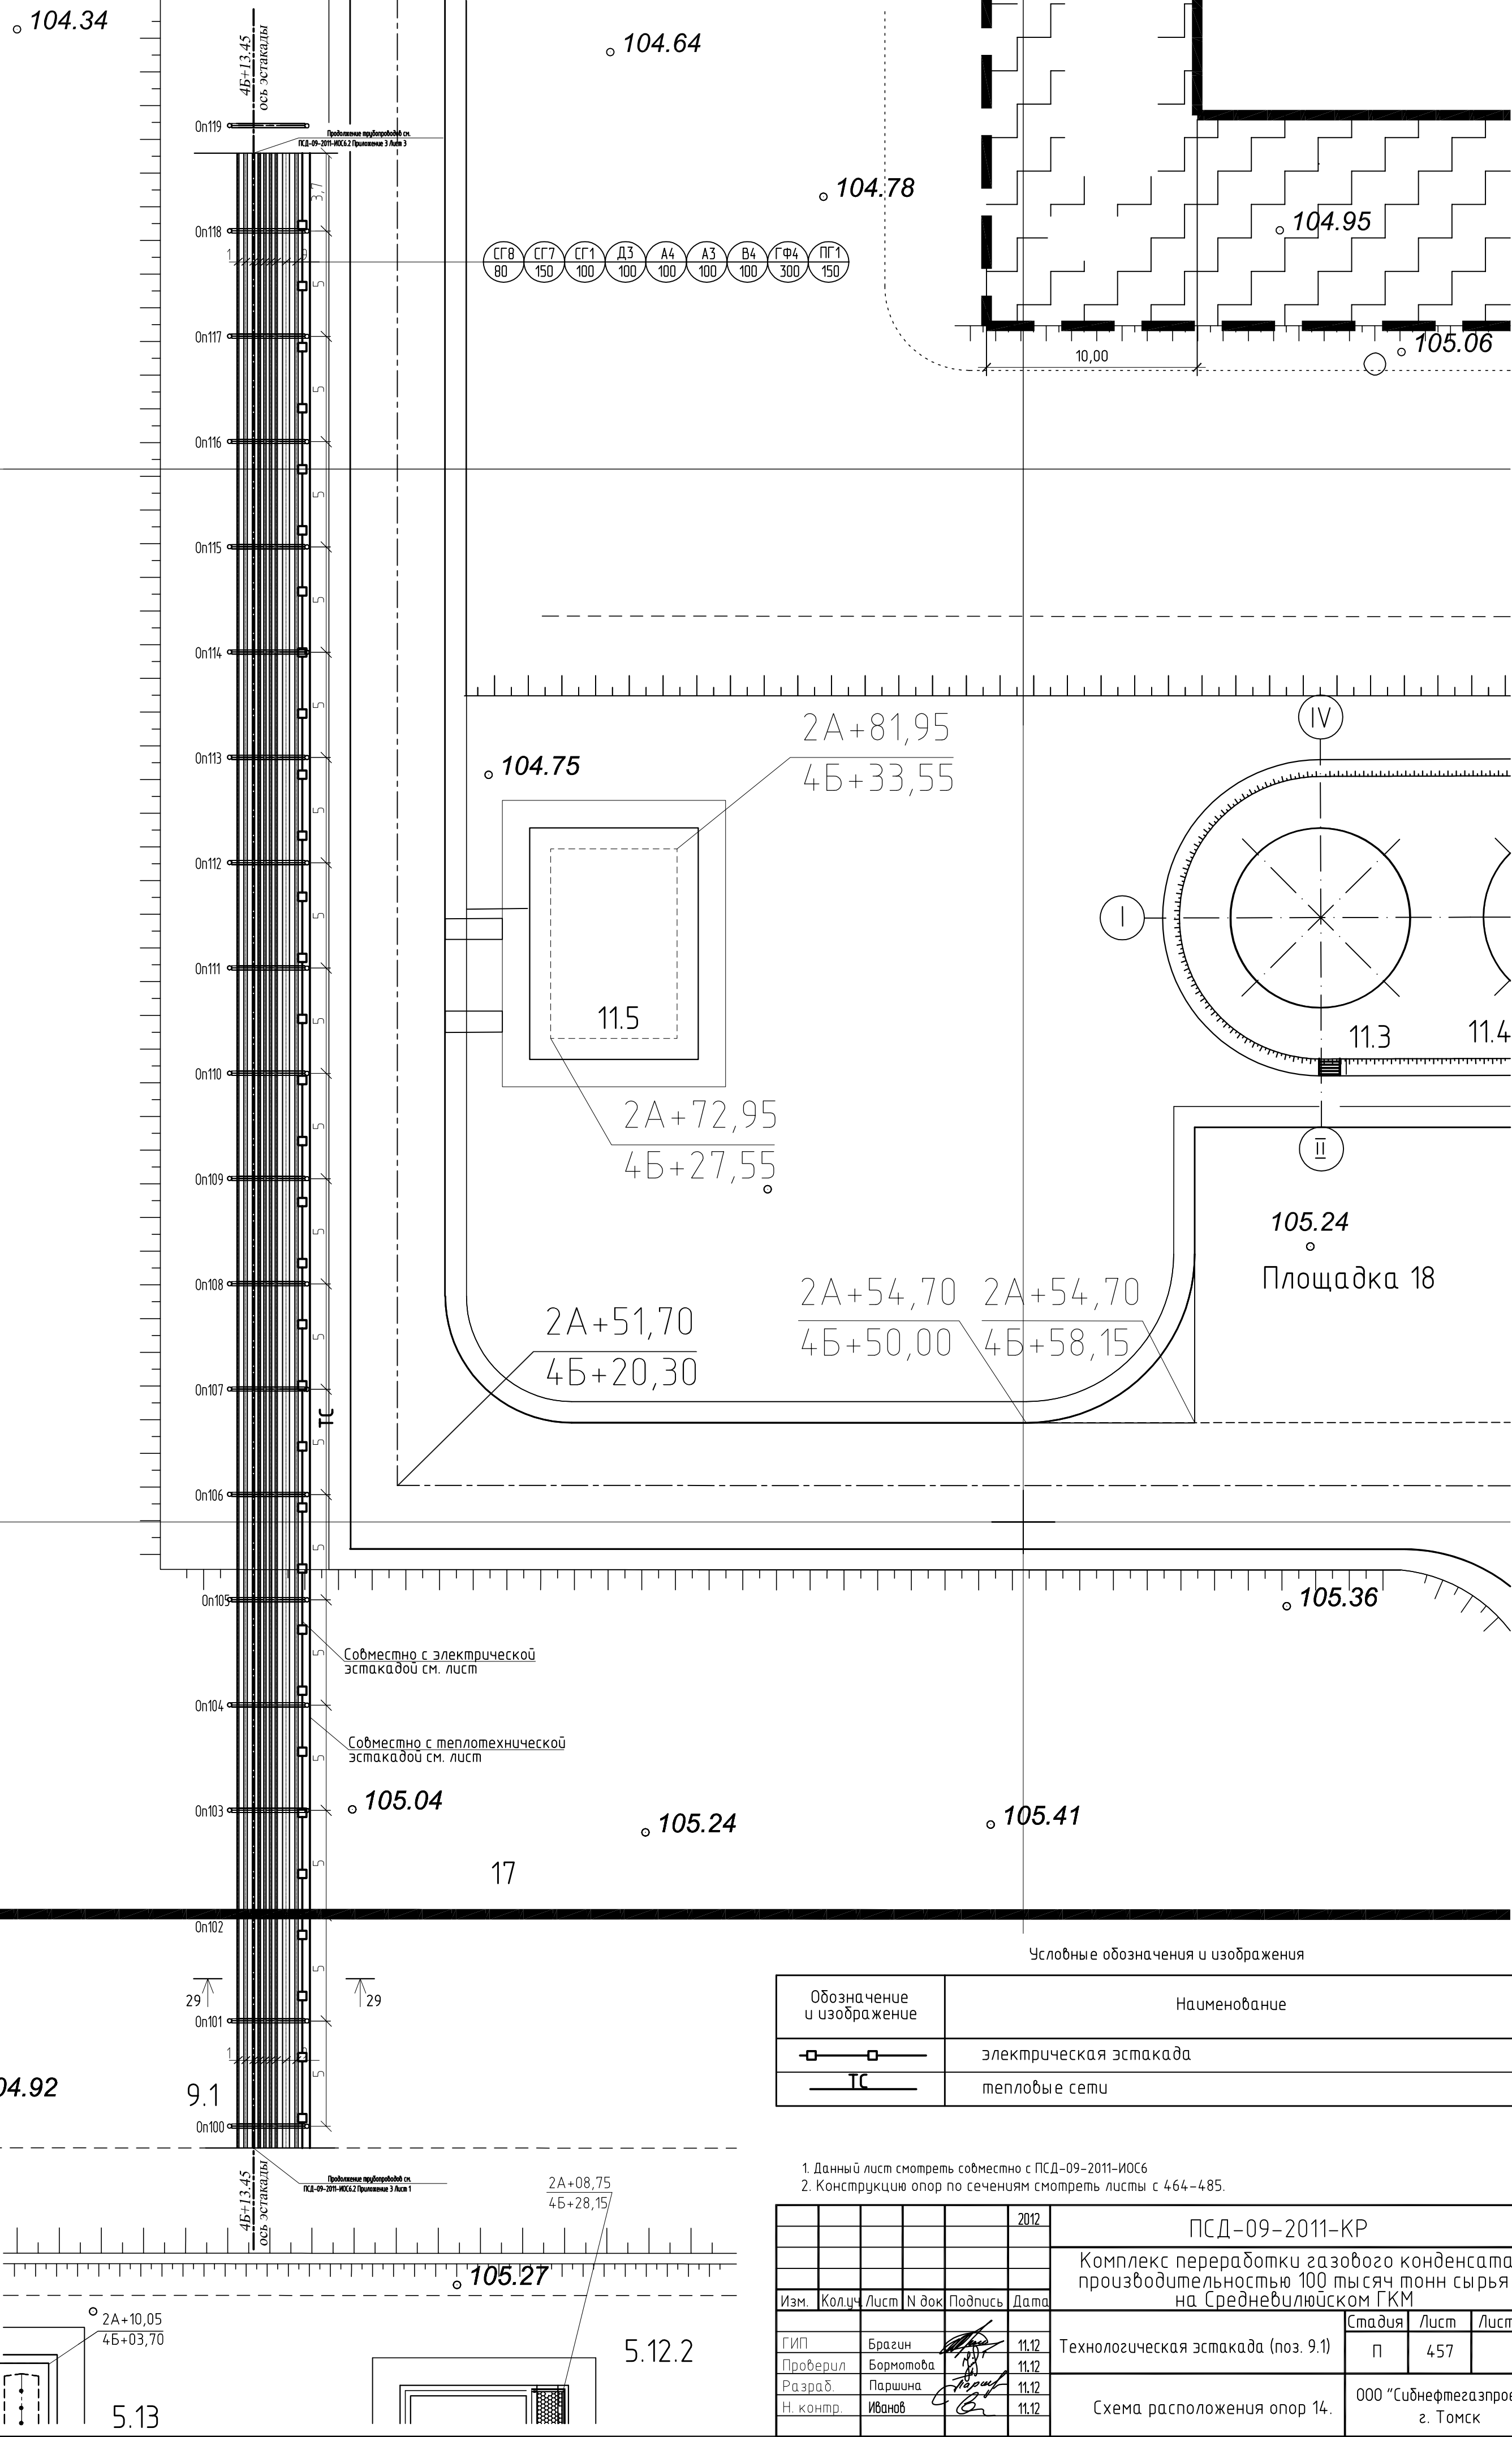

Обозначение и изображение	Наименование
	электрическая эстакада
	тепловые сети

1. Данный лист смотреть совместно с ПСД-09-2011-ИОС6					
2. Конструкцию опор по сечениям смотреть листы с 464-485.					
Изм.	Колуч	Лист	№ док	Подпись	Дата
ГИП	Брагин				11.12
Проверил	Бормотова				11.12
Разраб.	Паршина				11.12
Н. контр.	Иванов				11.12
ПСД-09-2011-КР					2012
Комплекс переработки газового конденсата					
производительностью 100 тысяч тонн сырья					
на Средневилюйском ГКМ					
Технологическая эстакада (поз. 9.1)				Стадия	Лист
				П	457
Схема расположения опор 14.				Листов	
				000 "Сибнефтегазпроект"	
				г. Томск	