



План сетей K1

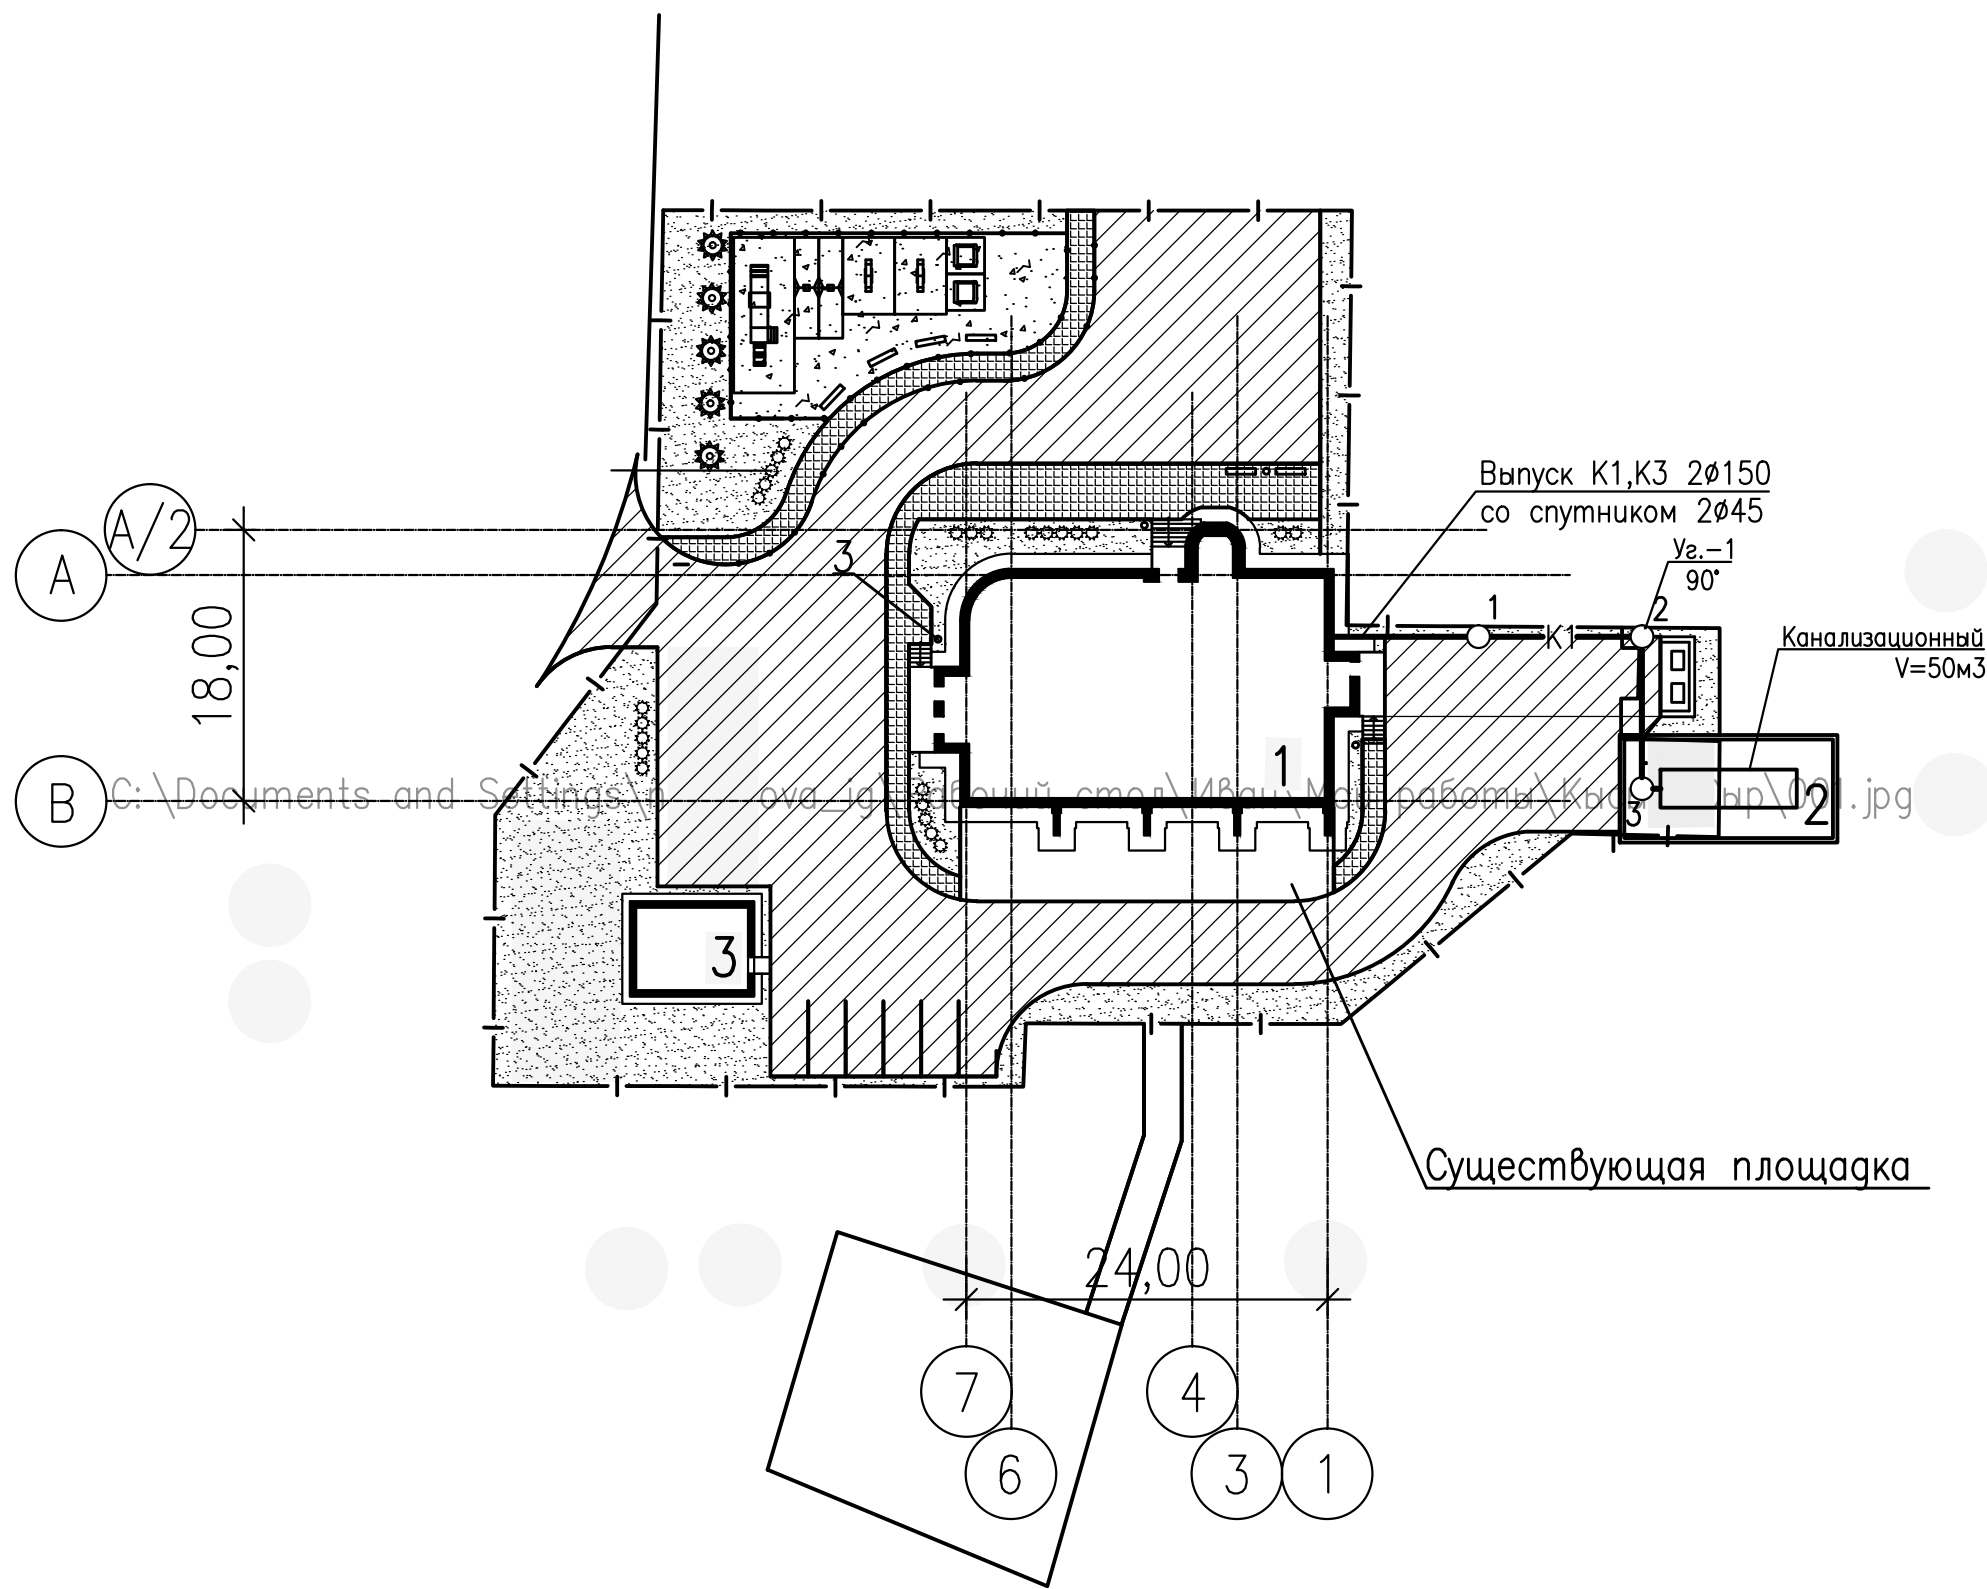


Продольный профиль K1

Мгор. 1:500
Мвер. 1:100

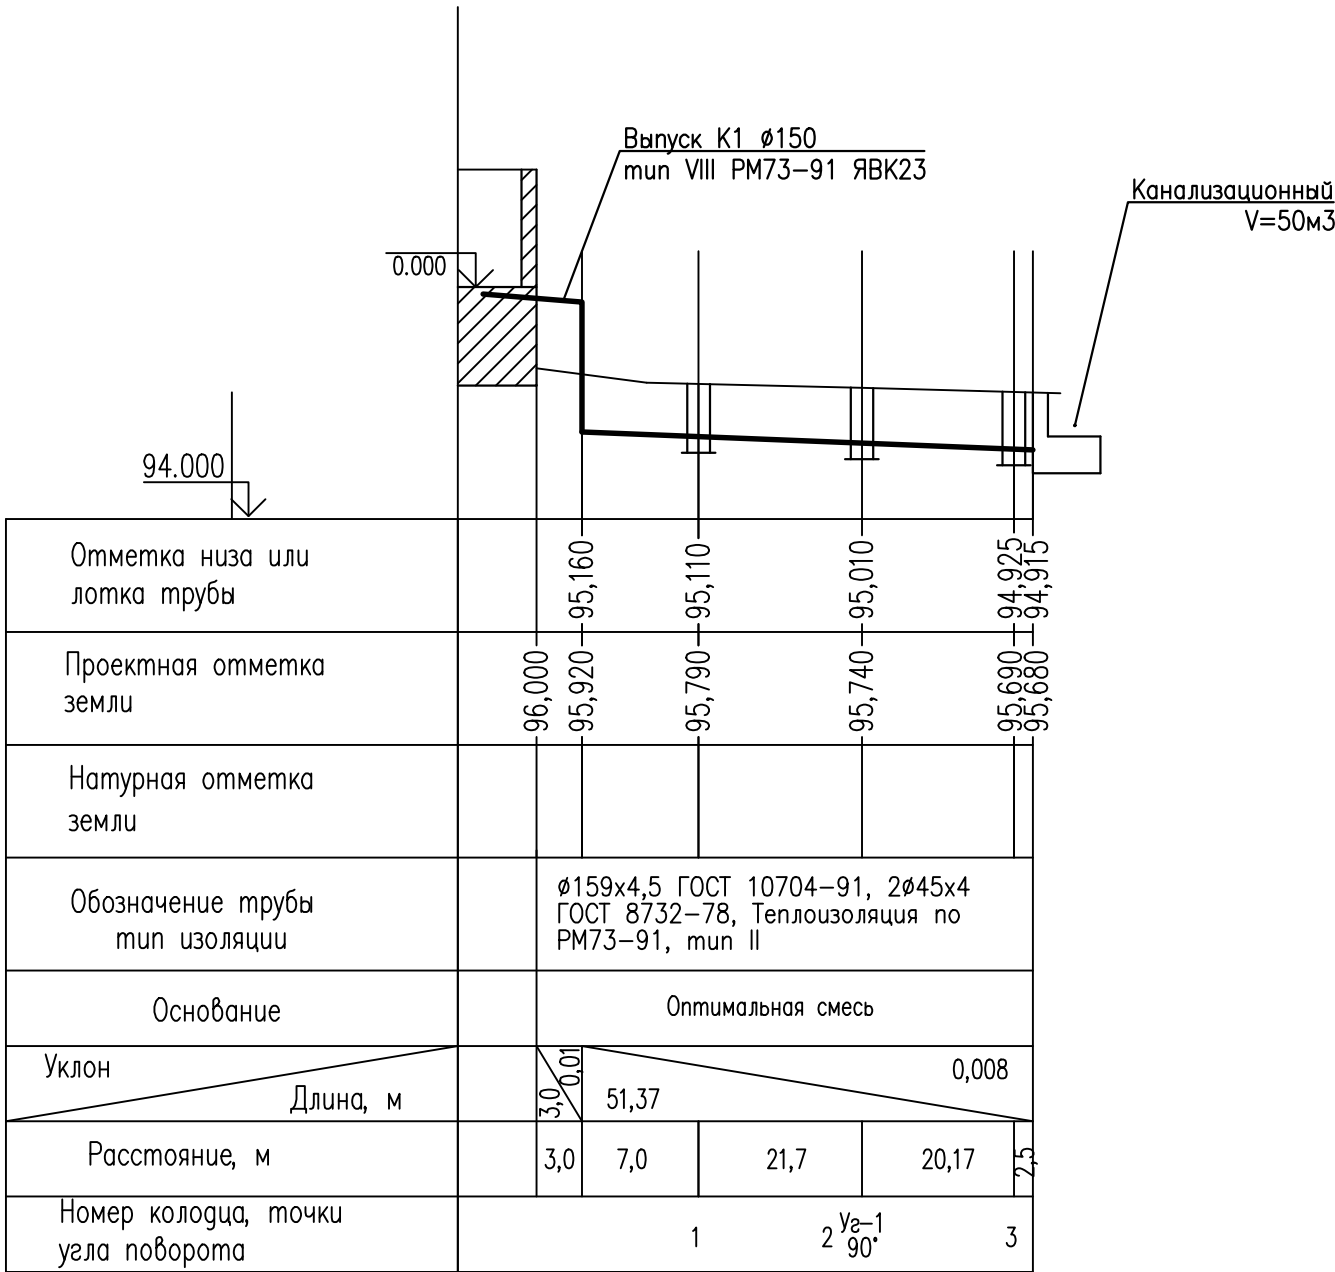

Детализировка колодцев

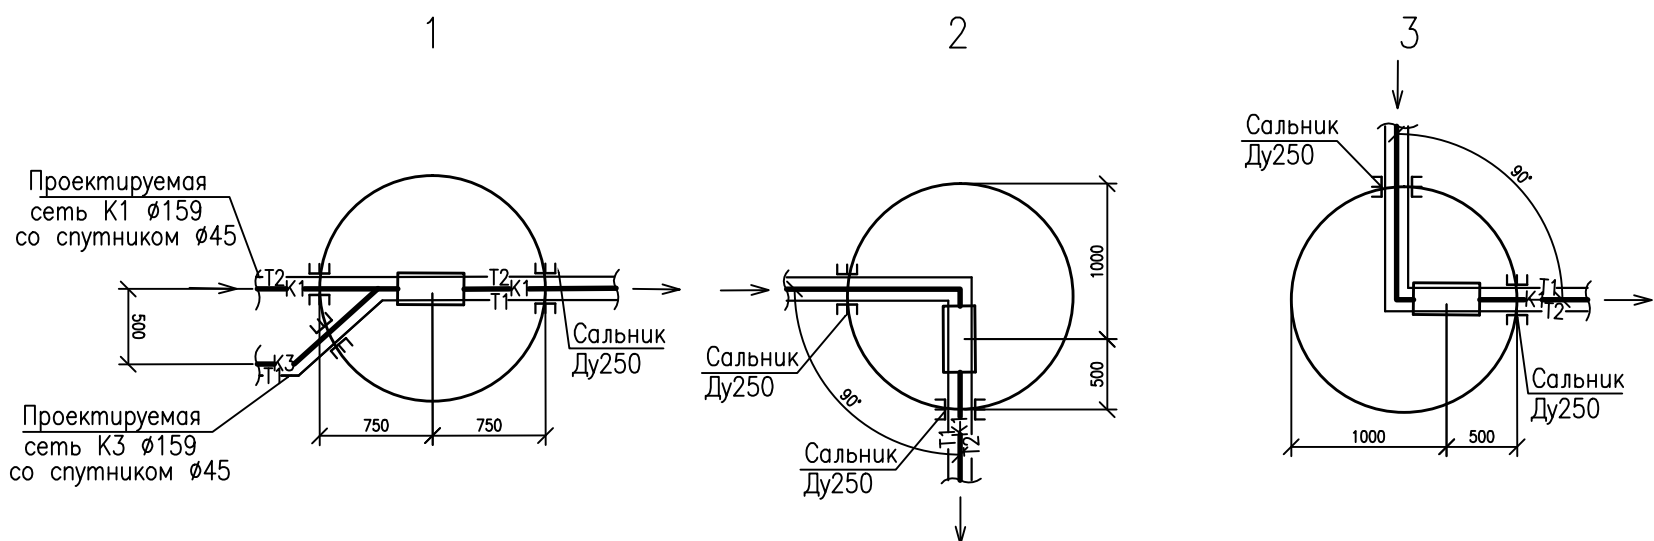

						1138/06–12/9623–НВК				
						Корректировка проекта "Аэровокзал на 35 пассажиров в п.Кысыл-Сыр Вилюйского улуса" под жилой дом				
Изм	Кол.уч.	Лист	№ док.	Подпись	Дата	Наружные сети канализации		Стадия	Лист	Листов
Разраб.		Дягилев						Р	2	
Проверил										
						План сетей Продольный профиль К1 Детализировка колодцев			ОАО "Сахапроект" г.Якутск	
Н.контр.	Парфенова									
ГИП	Антонова									

Согласовано					
Согласовано					
Инв.№ подл.	Подпись и дата	Взам.инв.№			
881620					

Ведомость рабочих чертежей основного комплекта

Лист	Наименование	Примечание
1	Общие данные	
2	План сетей Продольный профиль К1 Детализовка колодцев	

ведомость ссылочных и прилагаемых документов

Обозначение	Наименование	Примечание
	<u>Ссылочные документы</u>	
PM 73–91	Детали, изделия, строительные конструкции, узлы и установочные чертежи по водопроводу и канали–зации.Рабочие чертежи.	
	<u>Прилагаемые документы</u>	
1138/06–12(9623)–НК.С	Спецификация оборудования и материалов	1л

Основные показатели по системам водоснабжения и канализации

Наименование системы	Расчетный расход			Примечание
	м3/сут	м3/час	л/с	
Жилой дом	10,0	1,8	2,6	

Общие указания

Данный раздел проекта разработан на основании генплана, технического задания, в соответствии со СНиП 2.04.03–85 "Канализация. Наружные сети и сооружения".

Проектом предусмотрен отвод сточных вод от проектируемого жилого дома в канализационный сборник, объемом 50м3.

Трубы канализации прокладываются под землей с тепловым спутником. Прокладку и изоляцию труб выполнить по РМ73–91, ЯВК–3, тип II.

Производство работ необходимо вести в соответствии со СНиП 3.05.04–85* "Наружные сети и сооружения водоснабжения и канализации".

Перечень видов работ, на которые необходимо составление актов освидетельствования скрытых работ

N	Наименование	Примечание
1	Подготовка основания под трубопроводы	
2	Прокладка трубопроводов канализации и теплового спутника	
3	Устройство противокоррозионной защиты трубопроводов канализации.	
4	Устройство тепловой изоляции трубопроводов	
5	Укладка трубопроводов и заделка стыков	
6	Гидравлическое испытание на фильтрацию и эксфильтрацию канализационных самотечных сетей	

						1138/06–12/9623–НВК				
						Корректировка проекта "Аэровокзал на 35 пассажиров в п.Кысыл–Сыр Вилюйского улуса" под жилой дом				
Изм	Кол.уч	Лист	№ док	Подпись	Дата	Наружные сети канализации		Стадия	Лист	Листов
Разраб.		Дягилев						Р	1	2
Проверил						Общие данные			ОАО "Сахапроект" г.Якутск	
Н.контр.		Парфенова								
ГИП		Антонова								

 
Инв.№ подл

881621

Подпись и дата

Взамен инв.№

Позиция	Наименование и техническая характеристика	Тип, марка, обознач. документа, опросного листа	Код оборудования, изделия, материала	Завод-изготовитель	Единица измерения	Количество	Масса единицы	Примечание
1	2	3	4	5	6	7	8	9
	Выпуск канализационный, тип VIII	PM 73-91	ЯВК-23		шт	1		
	Колодец канализационный металлический Ø1500	PM 73-91	ЯВК-53-02СБ		шт	3		
	Сальник Ду250	PM 73-91	ЯВК-53-03СБ		шт	7		
	Кран шаровый под приварку Ду25	ГОСТ 21345-78	11сб7п		шт	1		
	Труба стальная прямошовная электросварная Ø159х4,5	ГОСТ 10704-91			м	51,5	18,99	
	Труба стальная бесшовная горячедеформированная Ø45х4	ГОСТ 8732-78			м	103	4,04	
	Отвод стальной бесшовный крутоизогнутый 90° Ø48,3х5	ГОСТ 17375-2001			шт	12	0,47	
	Канализационный сборник V=50м3				шт	1		
	<u>Теплоизоляция канализации</u>							
	Антикоррозионное покрытие лаком БТ577	ГОСТ 5631-79			м2	40		
	Деревянная рейка б=25мм /2 слоя/				м3	2		
	Руберойд РКМ 350-Б /2 слоя/	ГОСТ 10923-82			м2	94,5		
	Окраска рейки горячей битумной мастикой за грунтовкой	ГОСТ 1709-75			м2	82,5		
	Грунтовка ГФ 020				м2	40		
	Проволока Ø4мм	ГОСТ 3282-74			кг	19,5		
	Горбыль деловой				м3	3,6		

						1138/06-12/9623-НВК.С			
						Корректировка проекта "Аэровокзал на 35 пассажиров в п.Кысыл-Сыр Вилюйского улуса" под жилой дом			
Изм	Кол.уч	Лист	№ док	Подпись	Дата	Наружные сети канализации	Стадия	Лист	Листов
Разраб.		Дягилев					Р	1	1
Проверил									
						Спецификация оборудования и материалов		ОАО "Сахапроект" г.Якутск	
Н.контр.		Парфенова							
ГИП		Антонова							